




平面図 S=1/2500

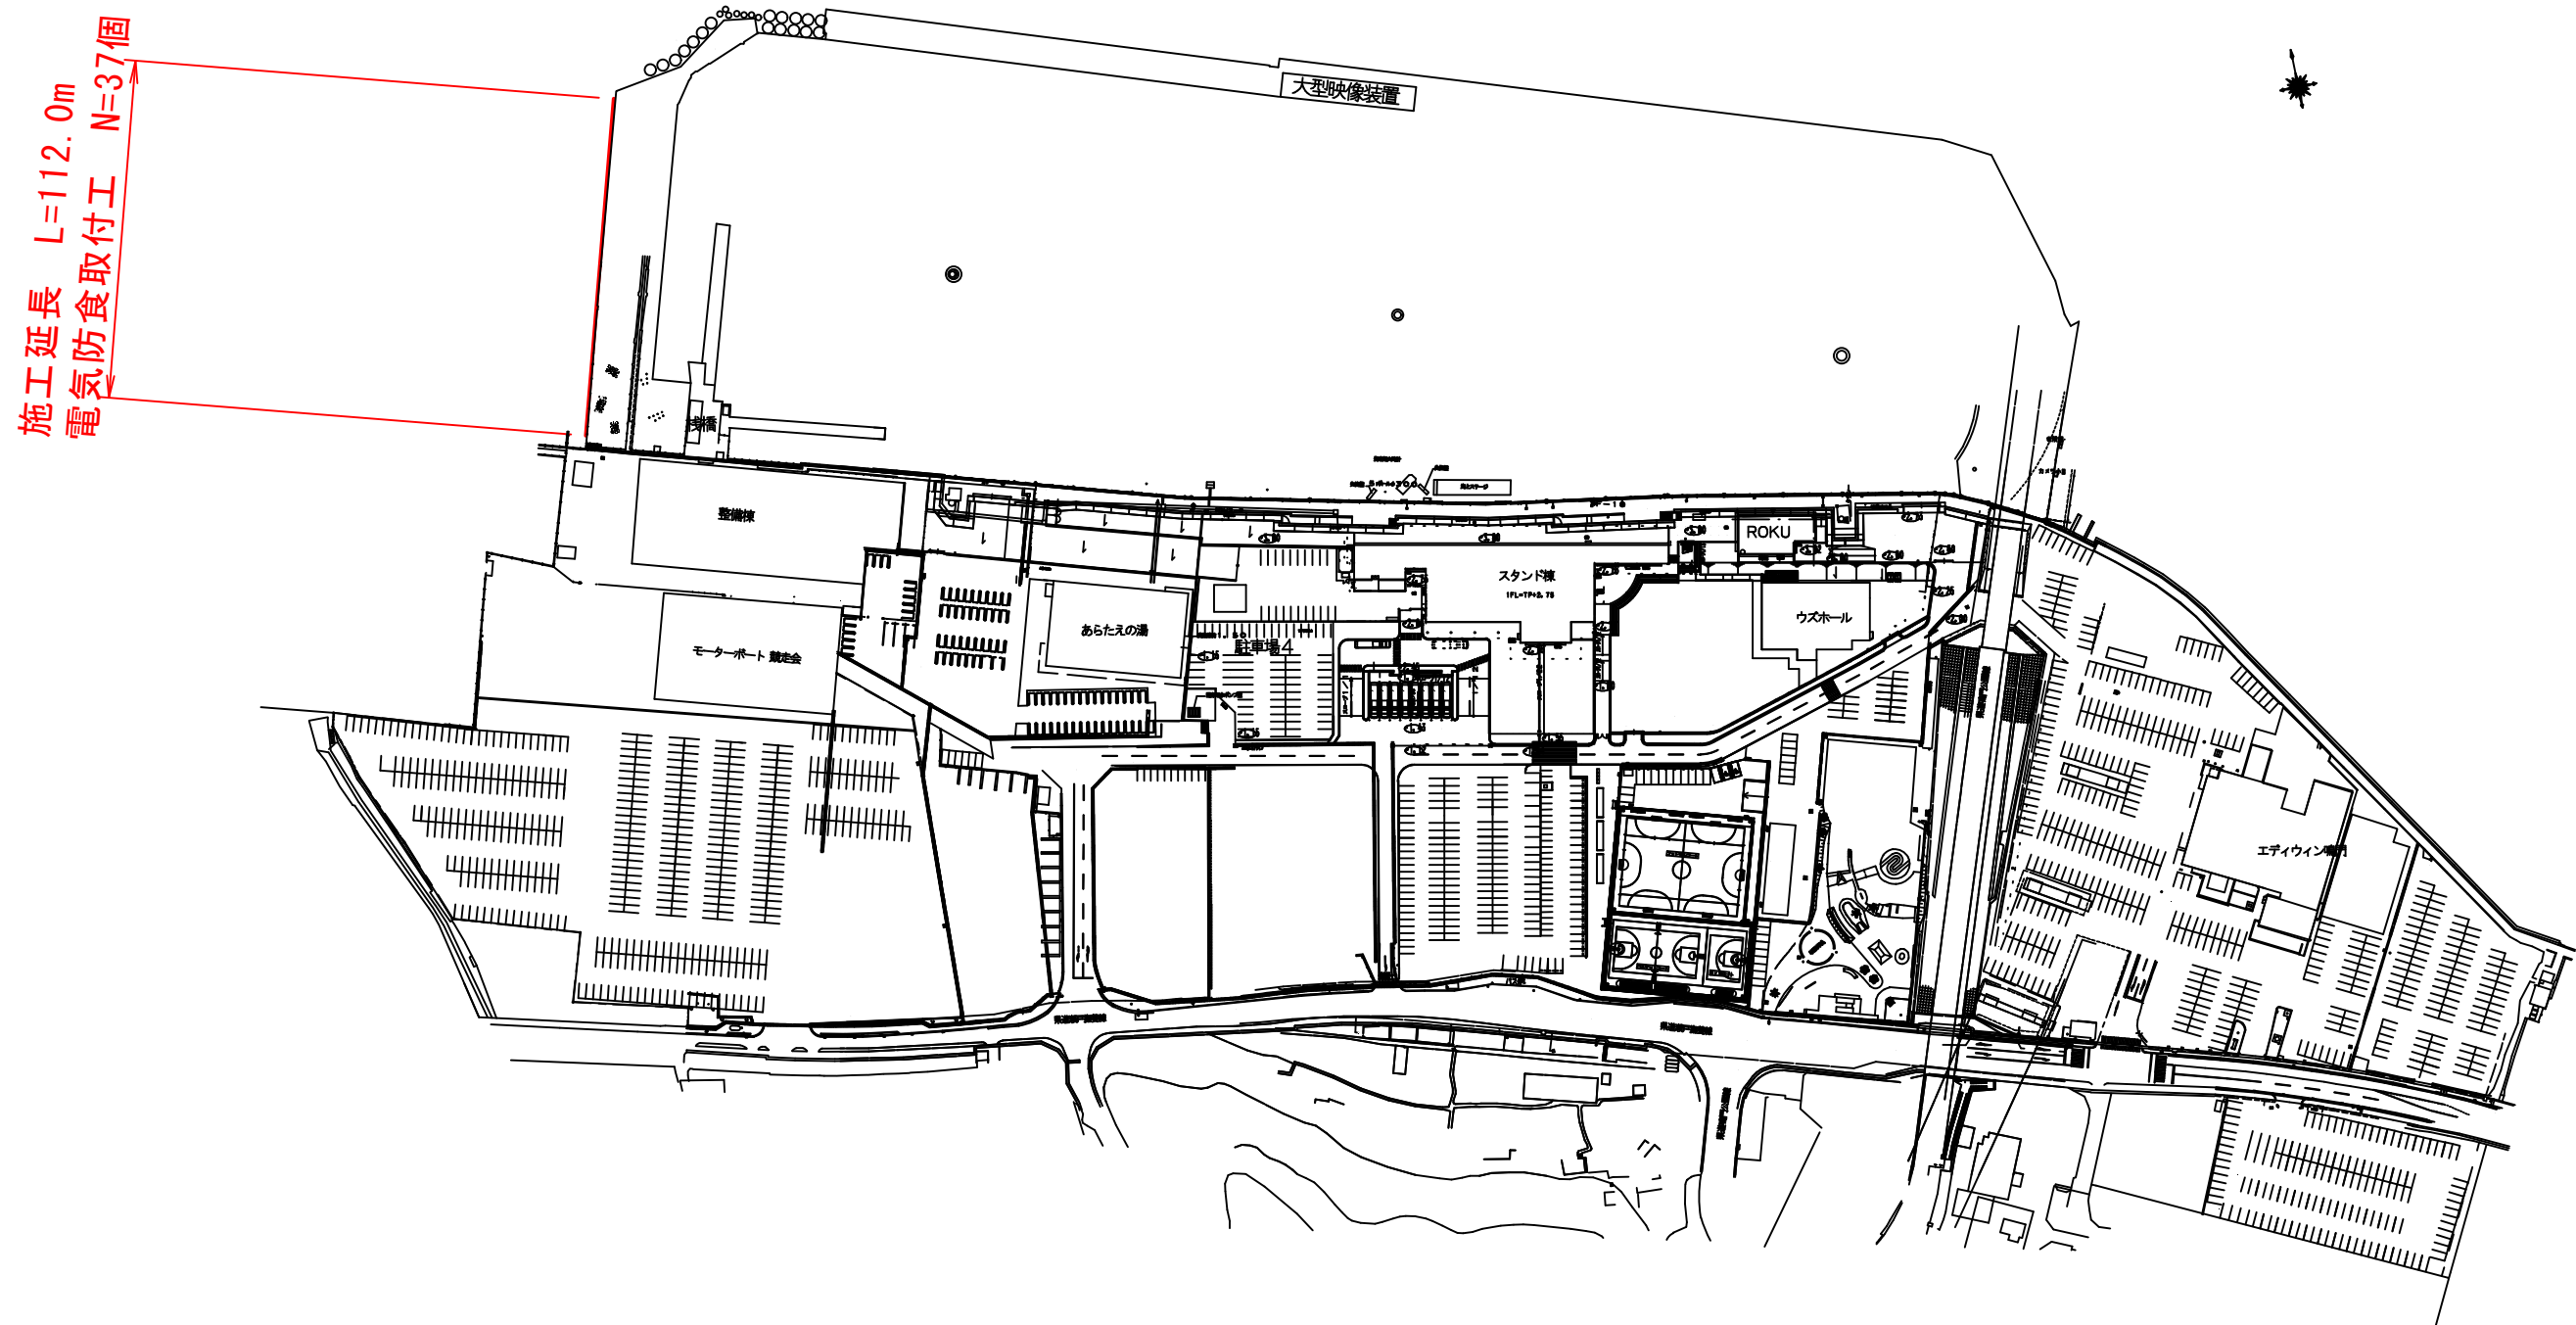

図面番号	第 1 号	図面総数	第 3 葉
工事名称	ボートレース鳴門西防潮堤既設鋼矢板防食工事		
図 名	平面図	縮尺：図示	
製作年月	令和 8 年 9 月	所属年度	令和 8 年度
係 員	課 長	副 課 長	係 長
	設計・製図	照 査	
鳴門市企業局 ボートレース事業課			

防食装置配置図

平面図 S=1/300

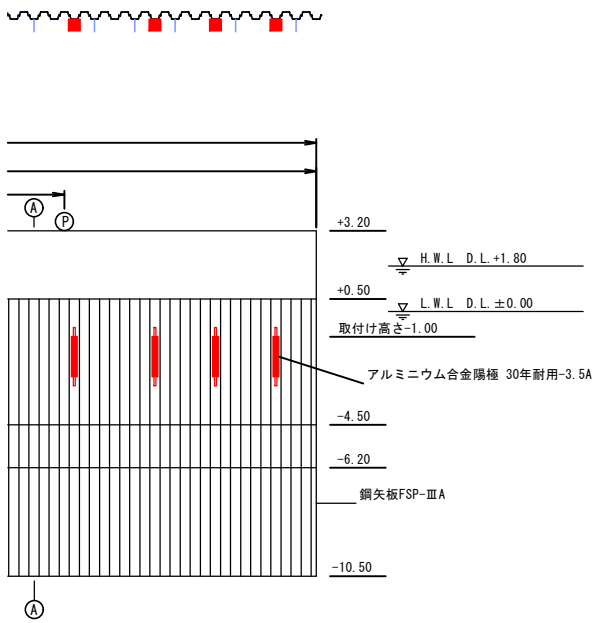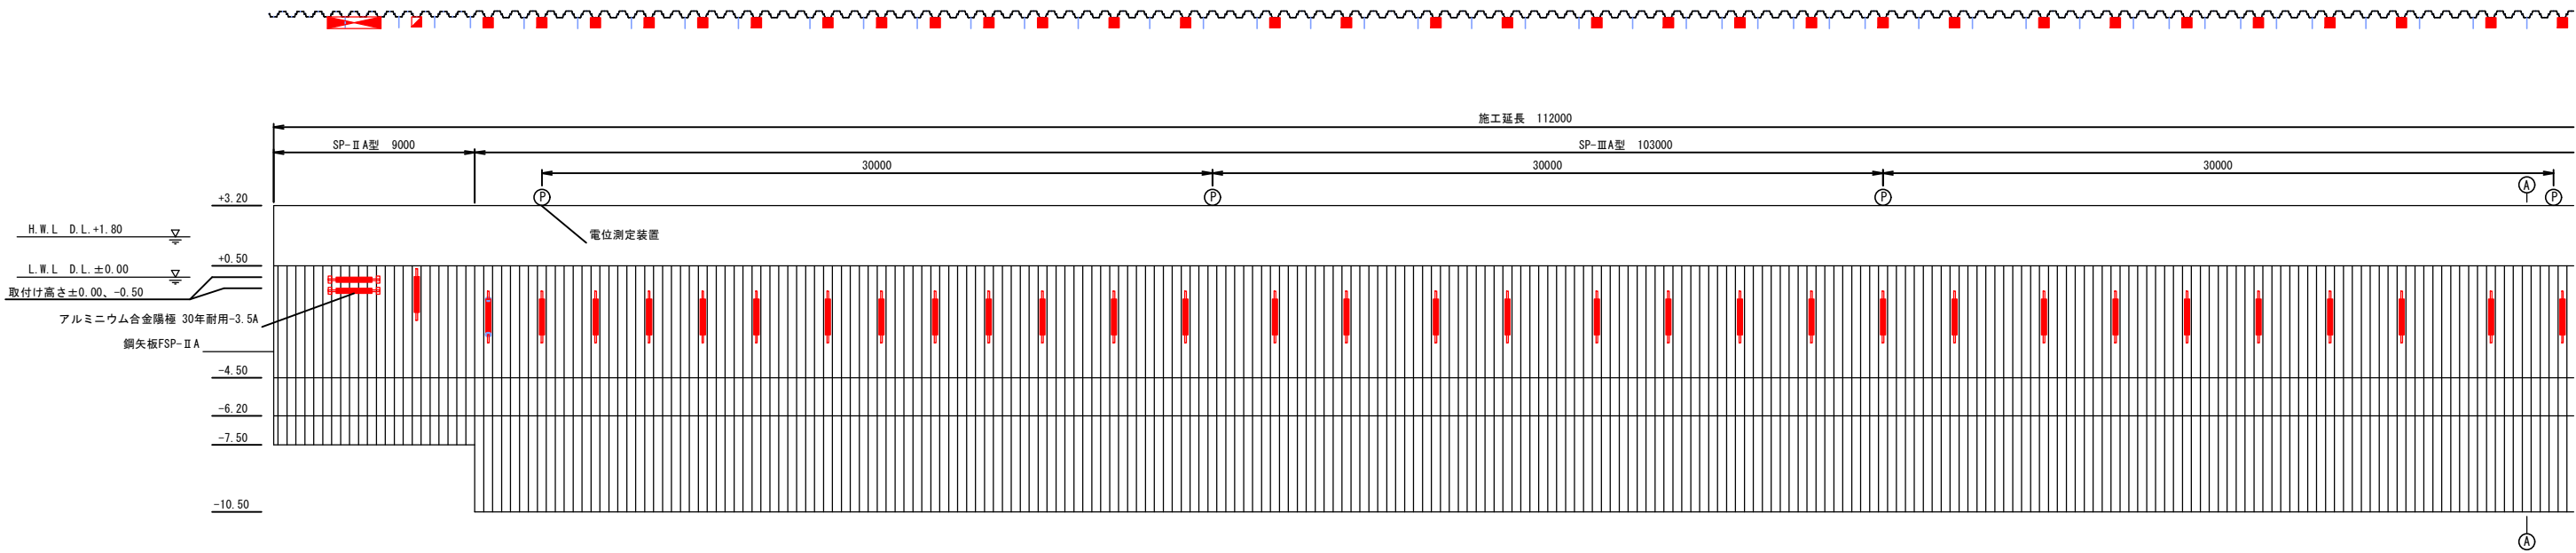



凡例

記号	名称	取付水深	数量	合計	備考
■	アルミニウム合金陽極 30年-3.5A型	-1.00m	34個	37個	縦付け
▣		±0.00m	1個		縦付け
◻		±0.00m	2個		横付け
Ⓟ	電位測定装置	—	4個	—	既設



注) 現場の状況(既設陽極の支障、水深)により陽極の取付位置を変更する場合、もしくは既設陽極を撤去する場合は監督員の承認を得るものとする。

図面番号	第 2 号	図面総数	第 3 葉		
工事名称	ボートレース鳴門西防潮堤既設鋼矢板防食工事				
図 名	防食装置配置図		縮尺：図示		
製作年月	令和8年9月	所属年度	令和8年度		
係 員	課 長	副 課 長	係 長	設計・製図	照 査
鳴門市企業局 ボートレース事業課					

防食装置取り付け図
標準断面図 S=1:100

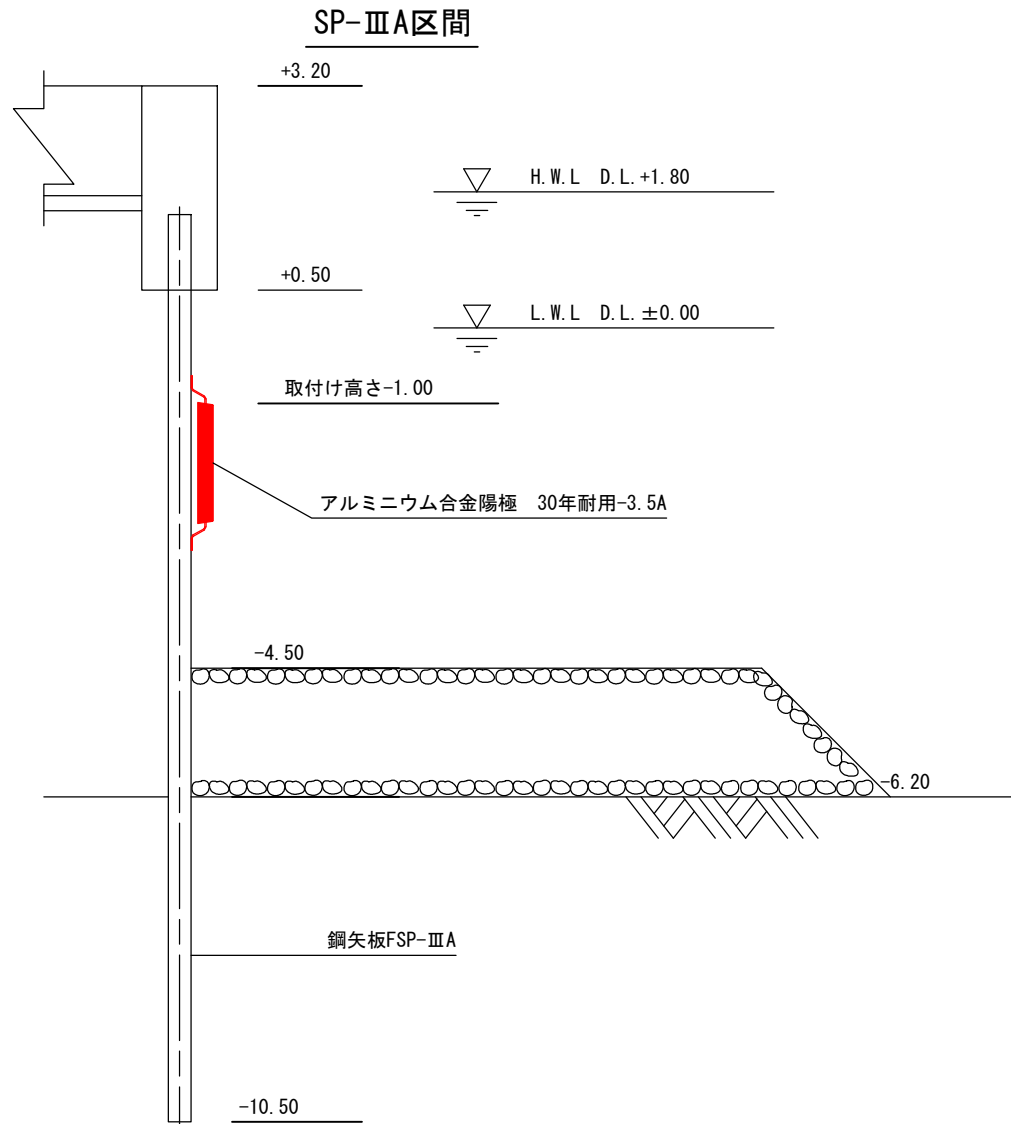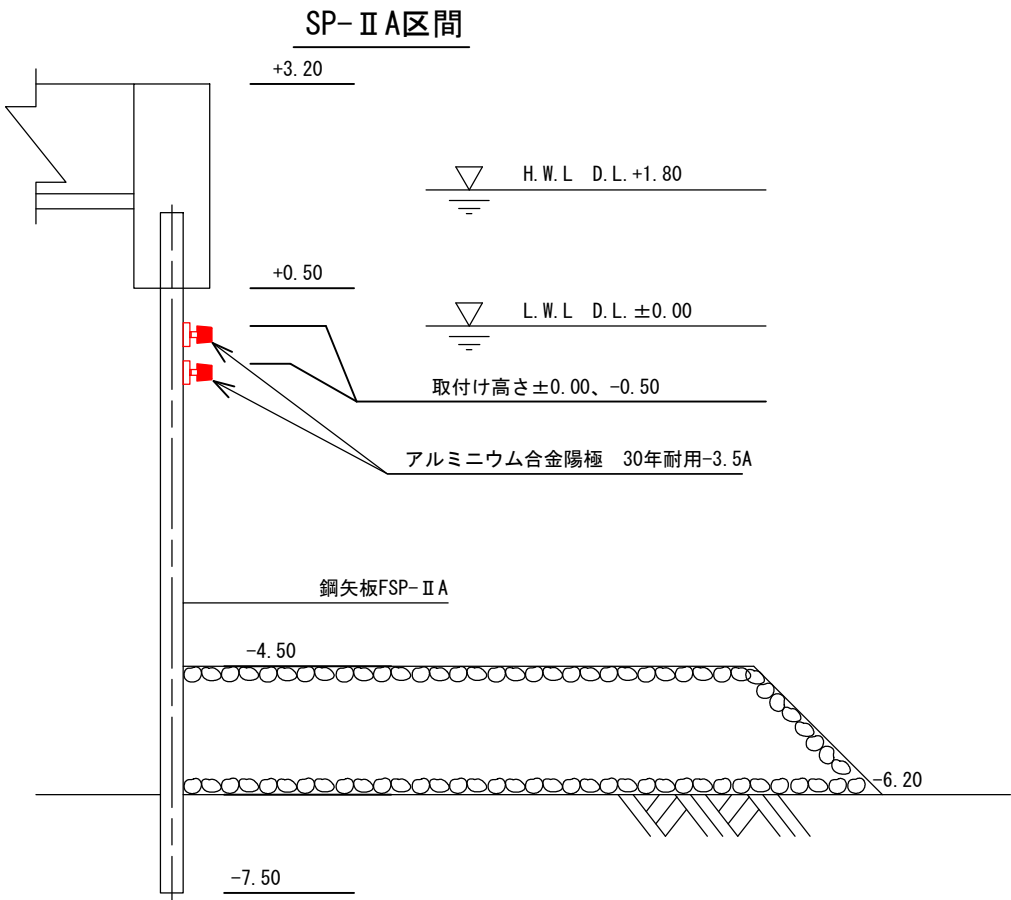

アルミニウム合金陽極取付図 S=1:25

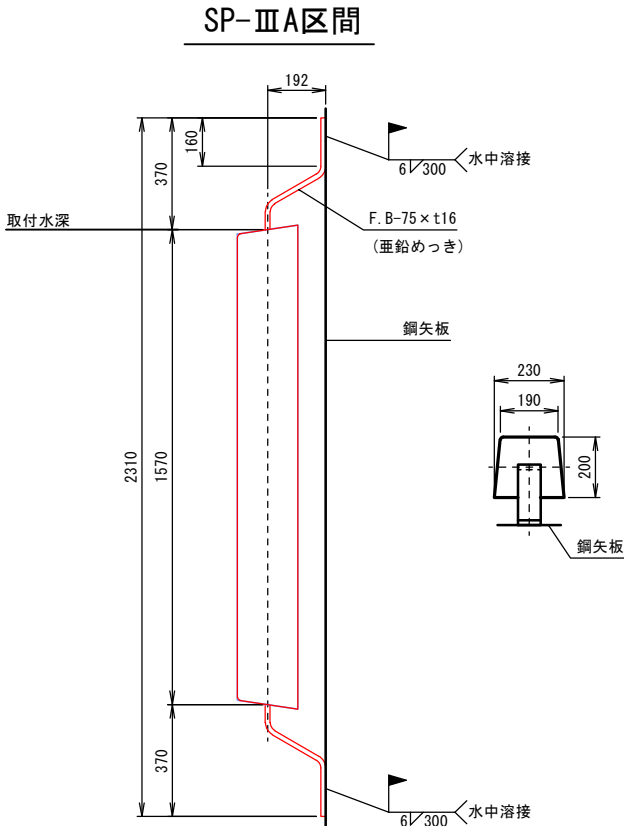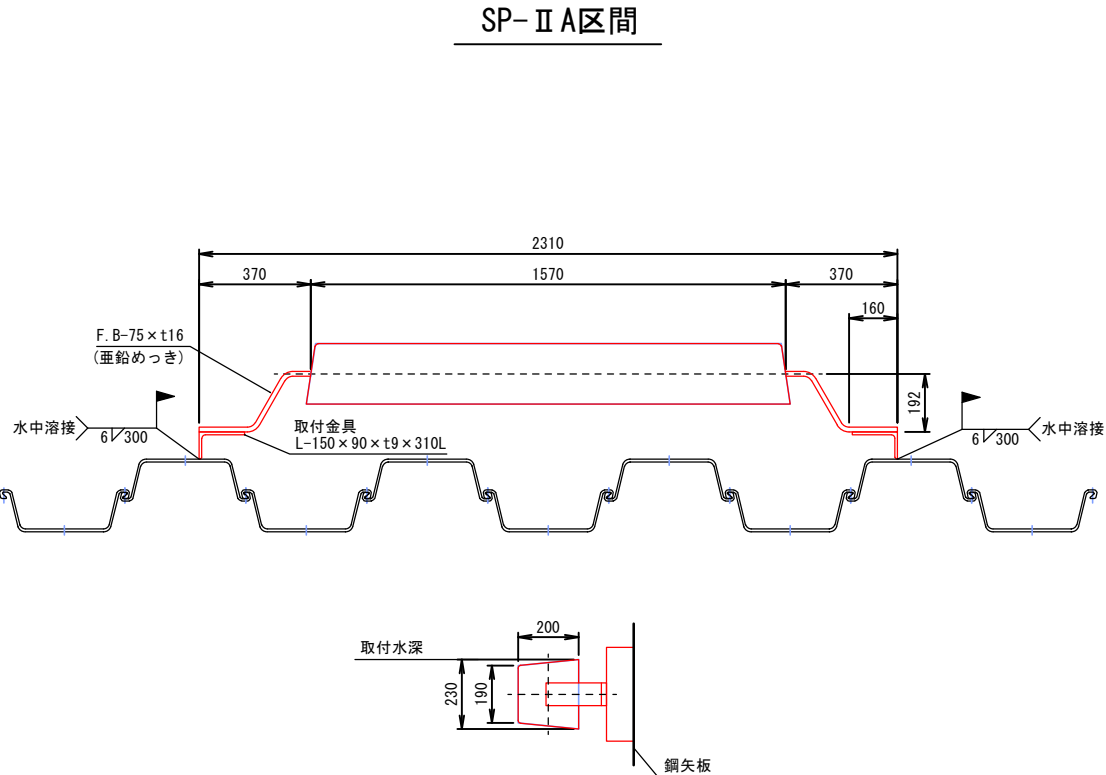

図面番号	第 3 号	図面総数	第 3 葉
工事名称	ボートレース鳴門西防潮堤既設鋼矢板防食工事		
図 名	防食装置取り付け図		
製作年月	令和8年9月	所属年度	令和8年度
係 員	課 長	副 課 長	係 長
	設計・製図	照 査	
鳴門市企業局 ボートレース事業課			