



位置図

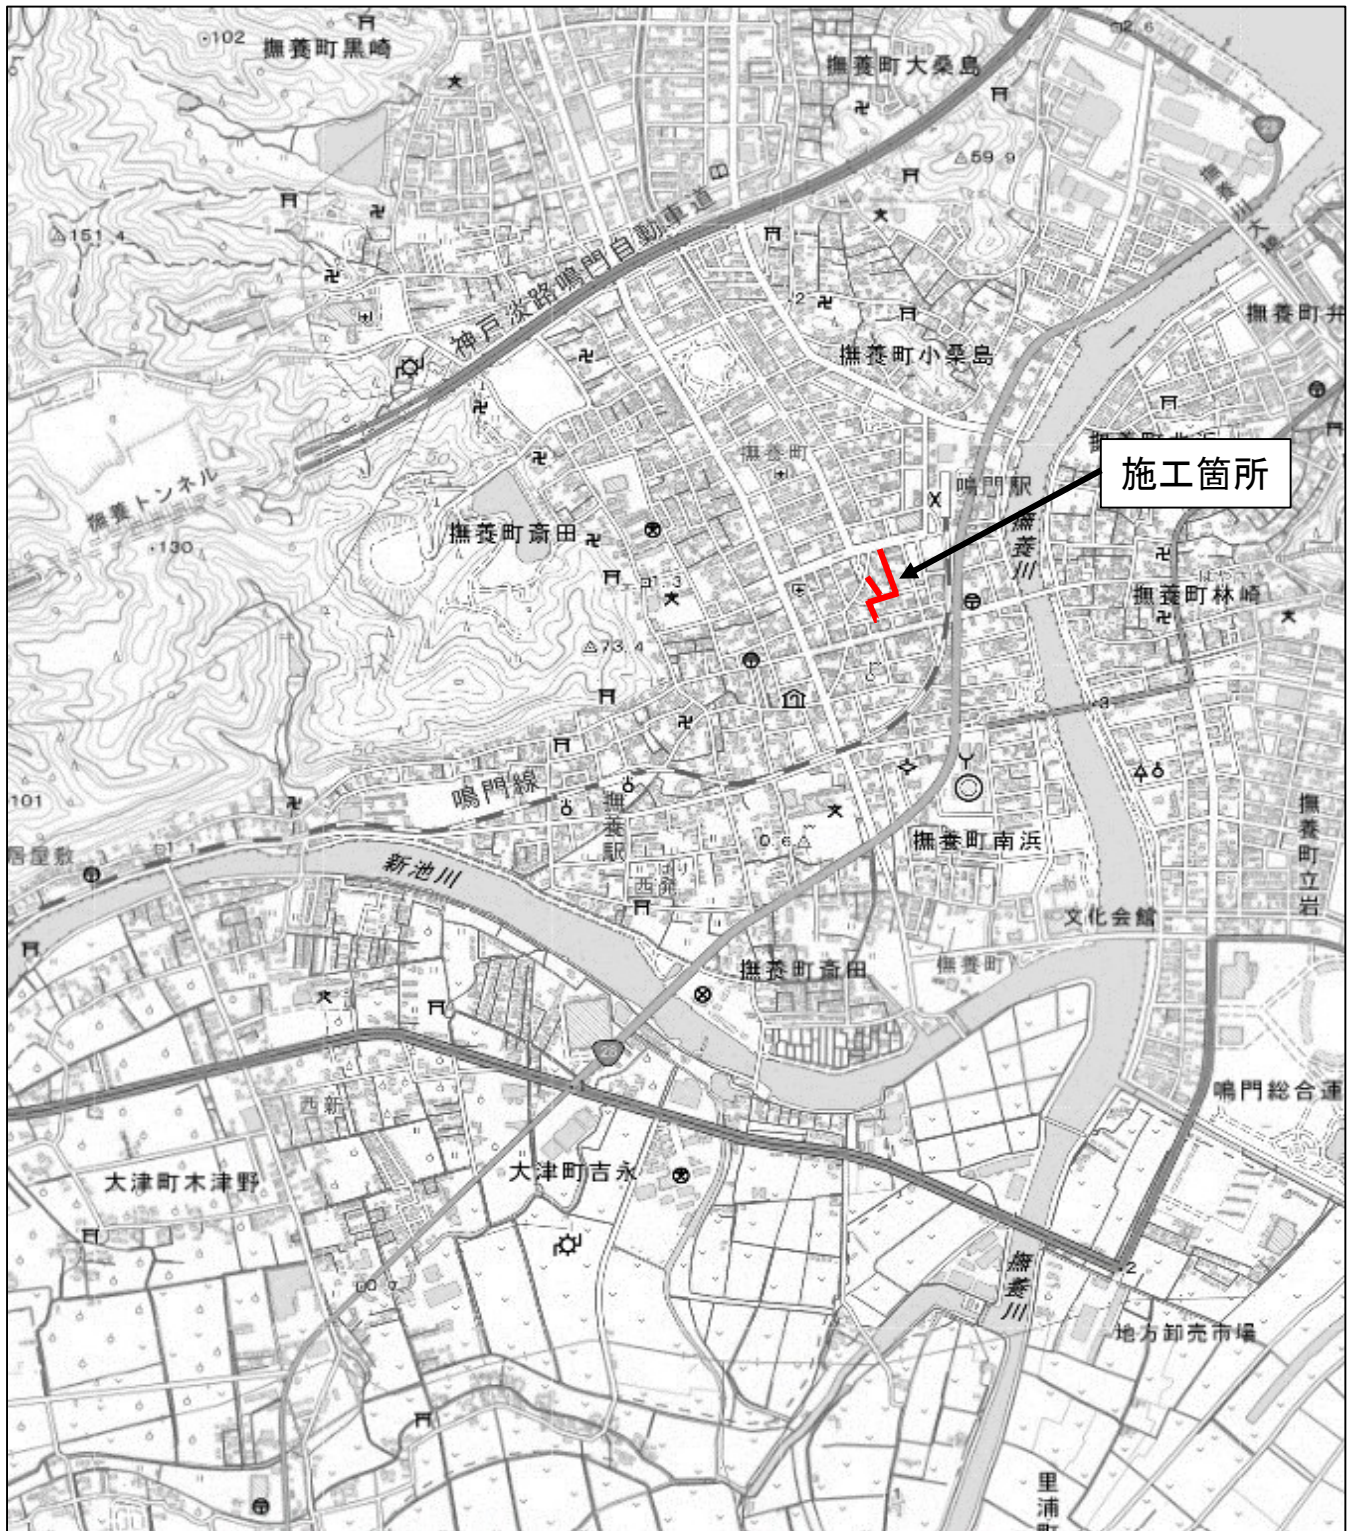


この地図は、電子地形図(国土地理院)を加工し、作成しています。

平面図 S=1:500
斎田地区

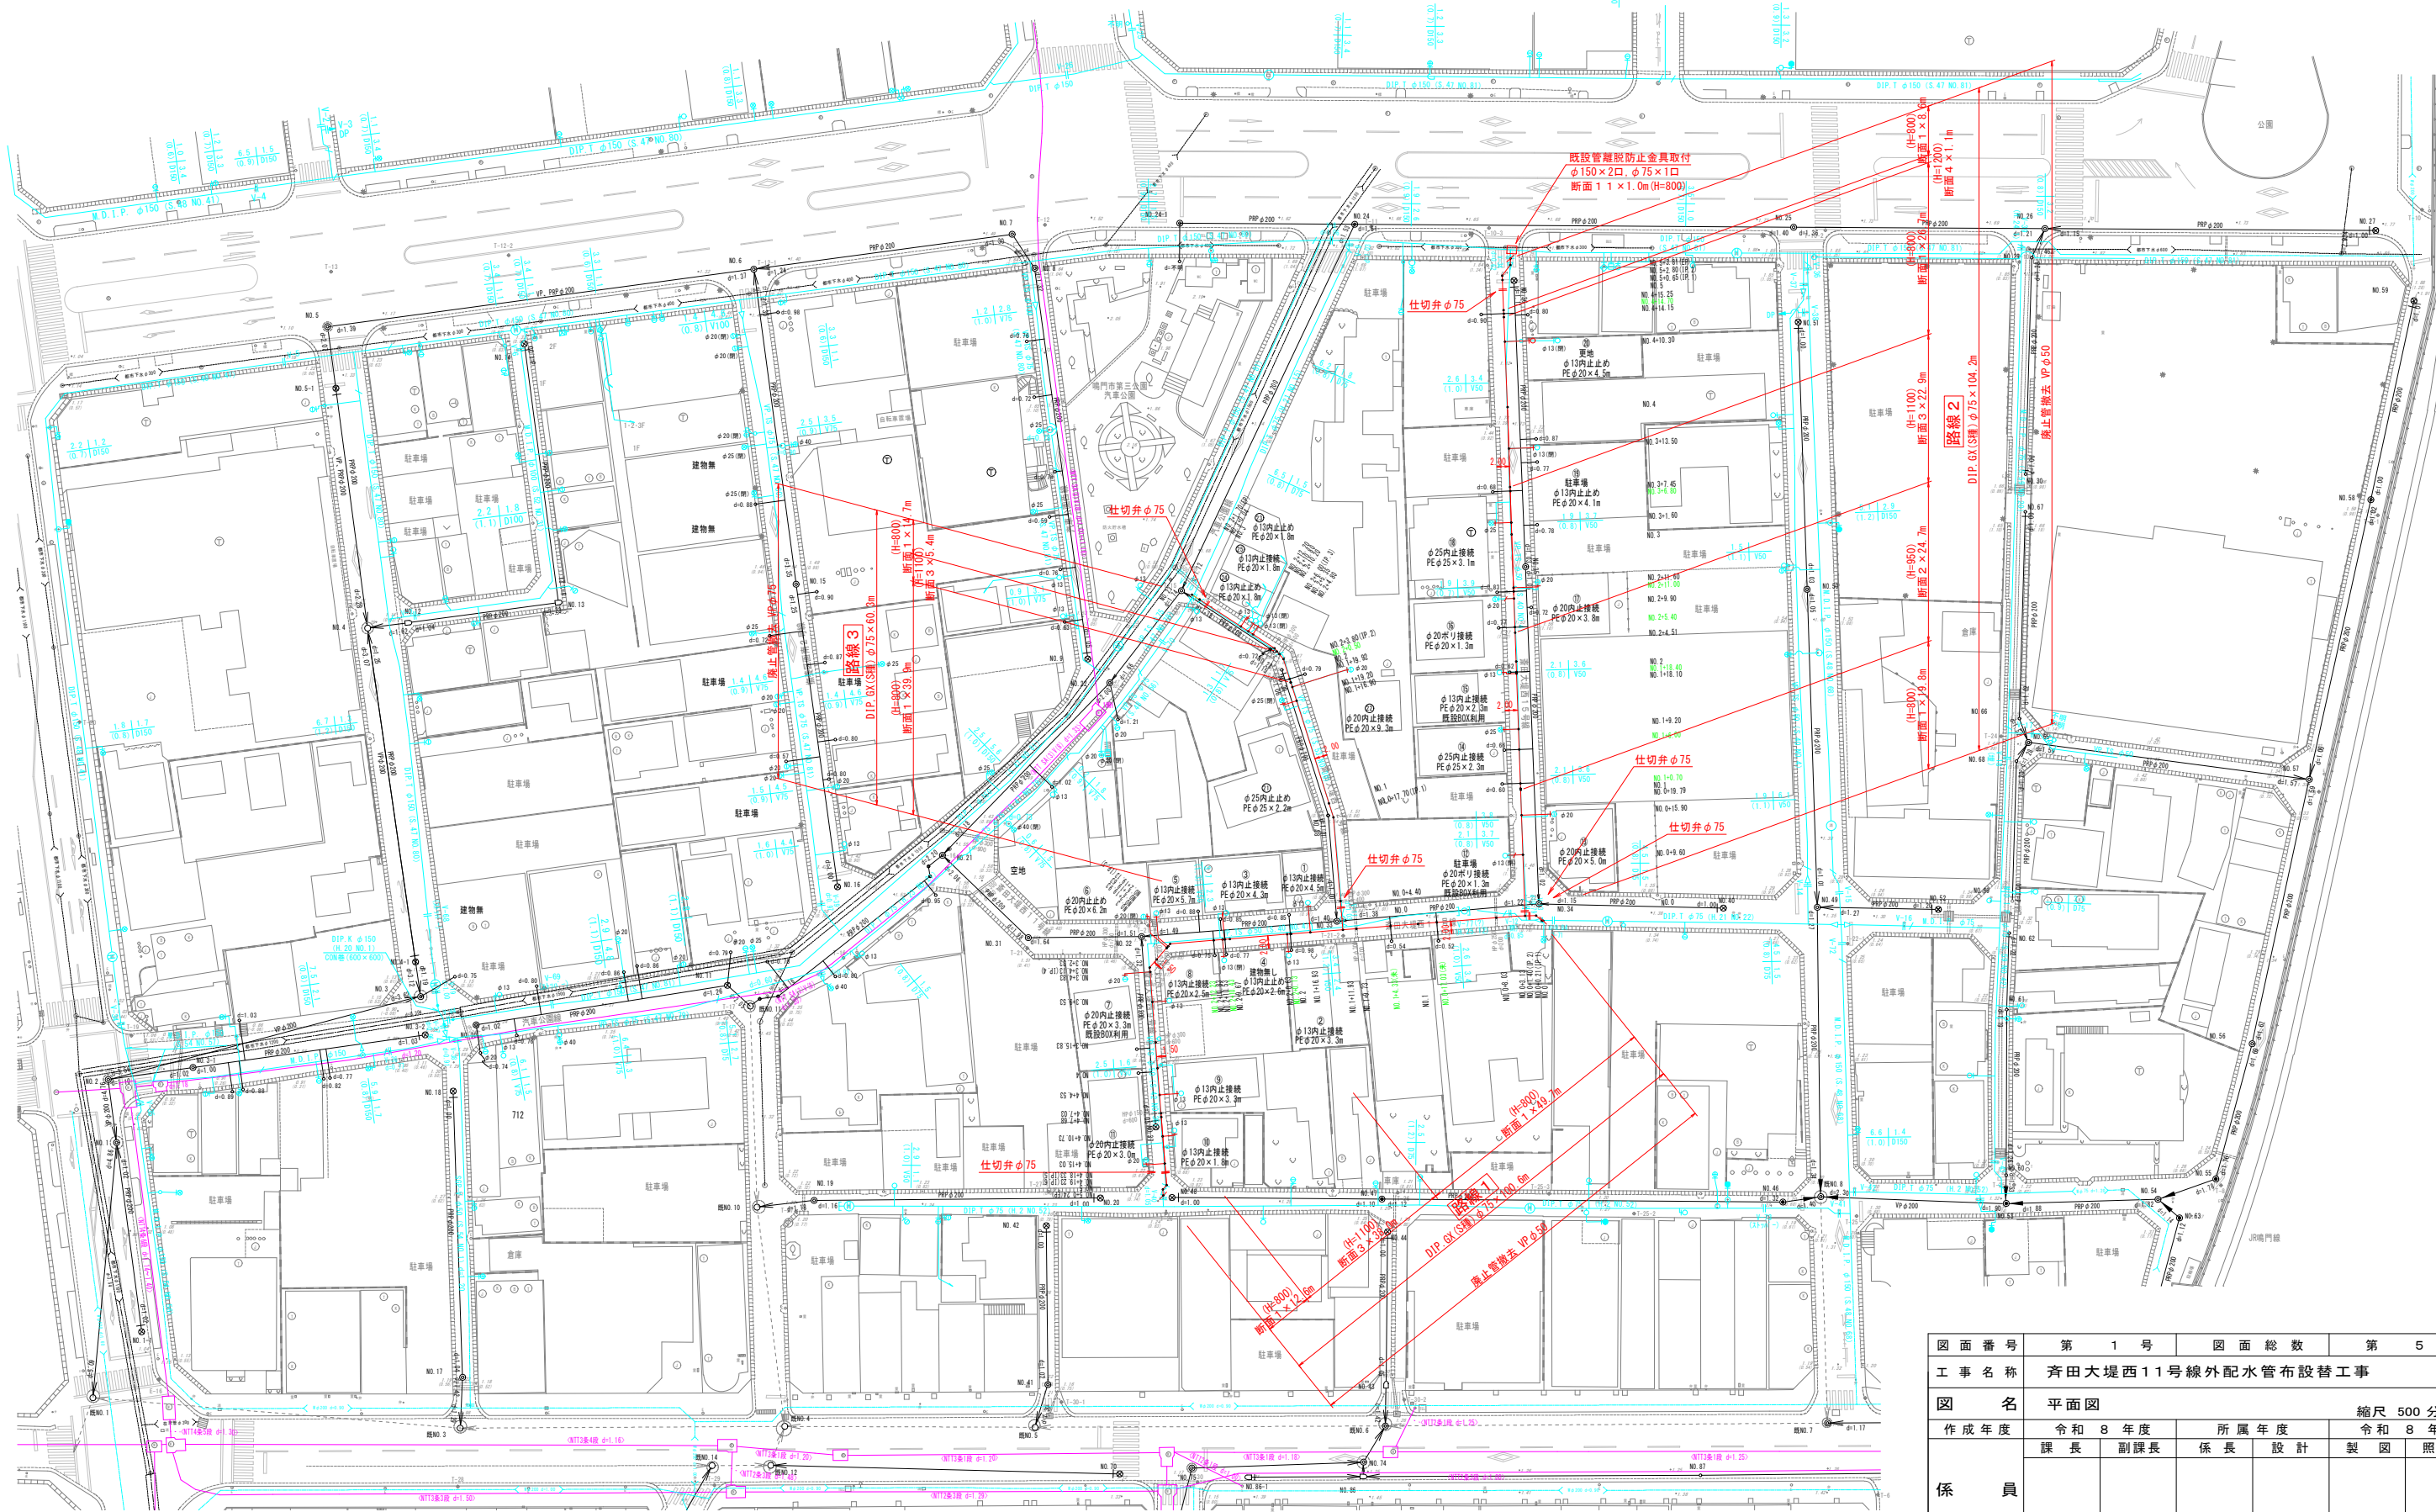


図面番号	第 1 号		図面総数		第 5 葉	
工事名称	斉田大堤西11号線外配水管布設替工事					
図 名	平面図				縮尺 500 分の 1	
作成年度	令和 8 年度		所属年度		令和 8 年度	
係 員	課 長	副課長	係 長	設 計	製 図	照 査
鳴 門 市 企 業 局 水 道 事 業 課						

管 割 図 S=1:250

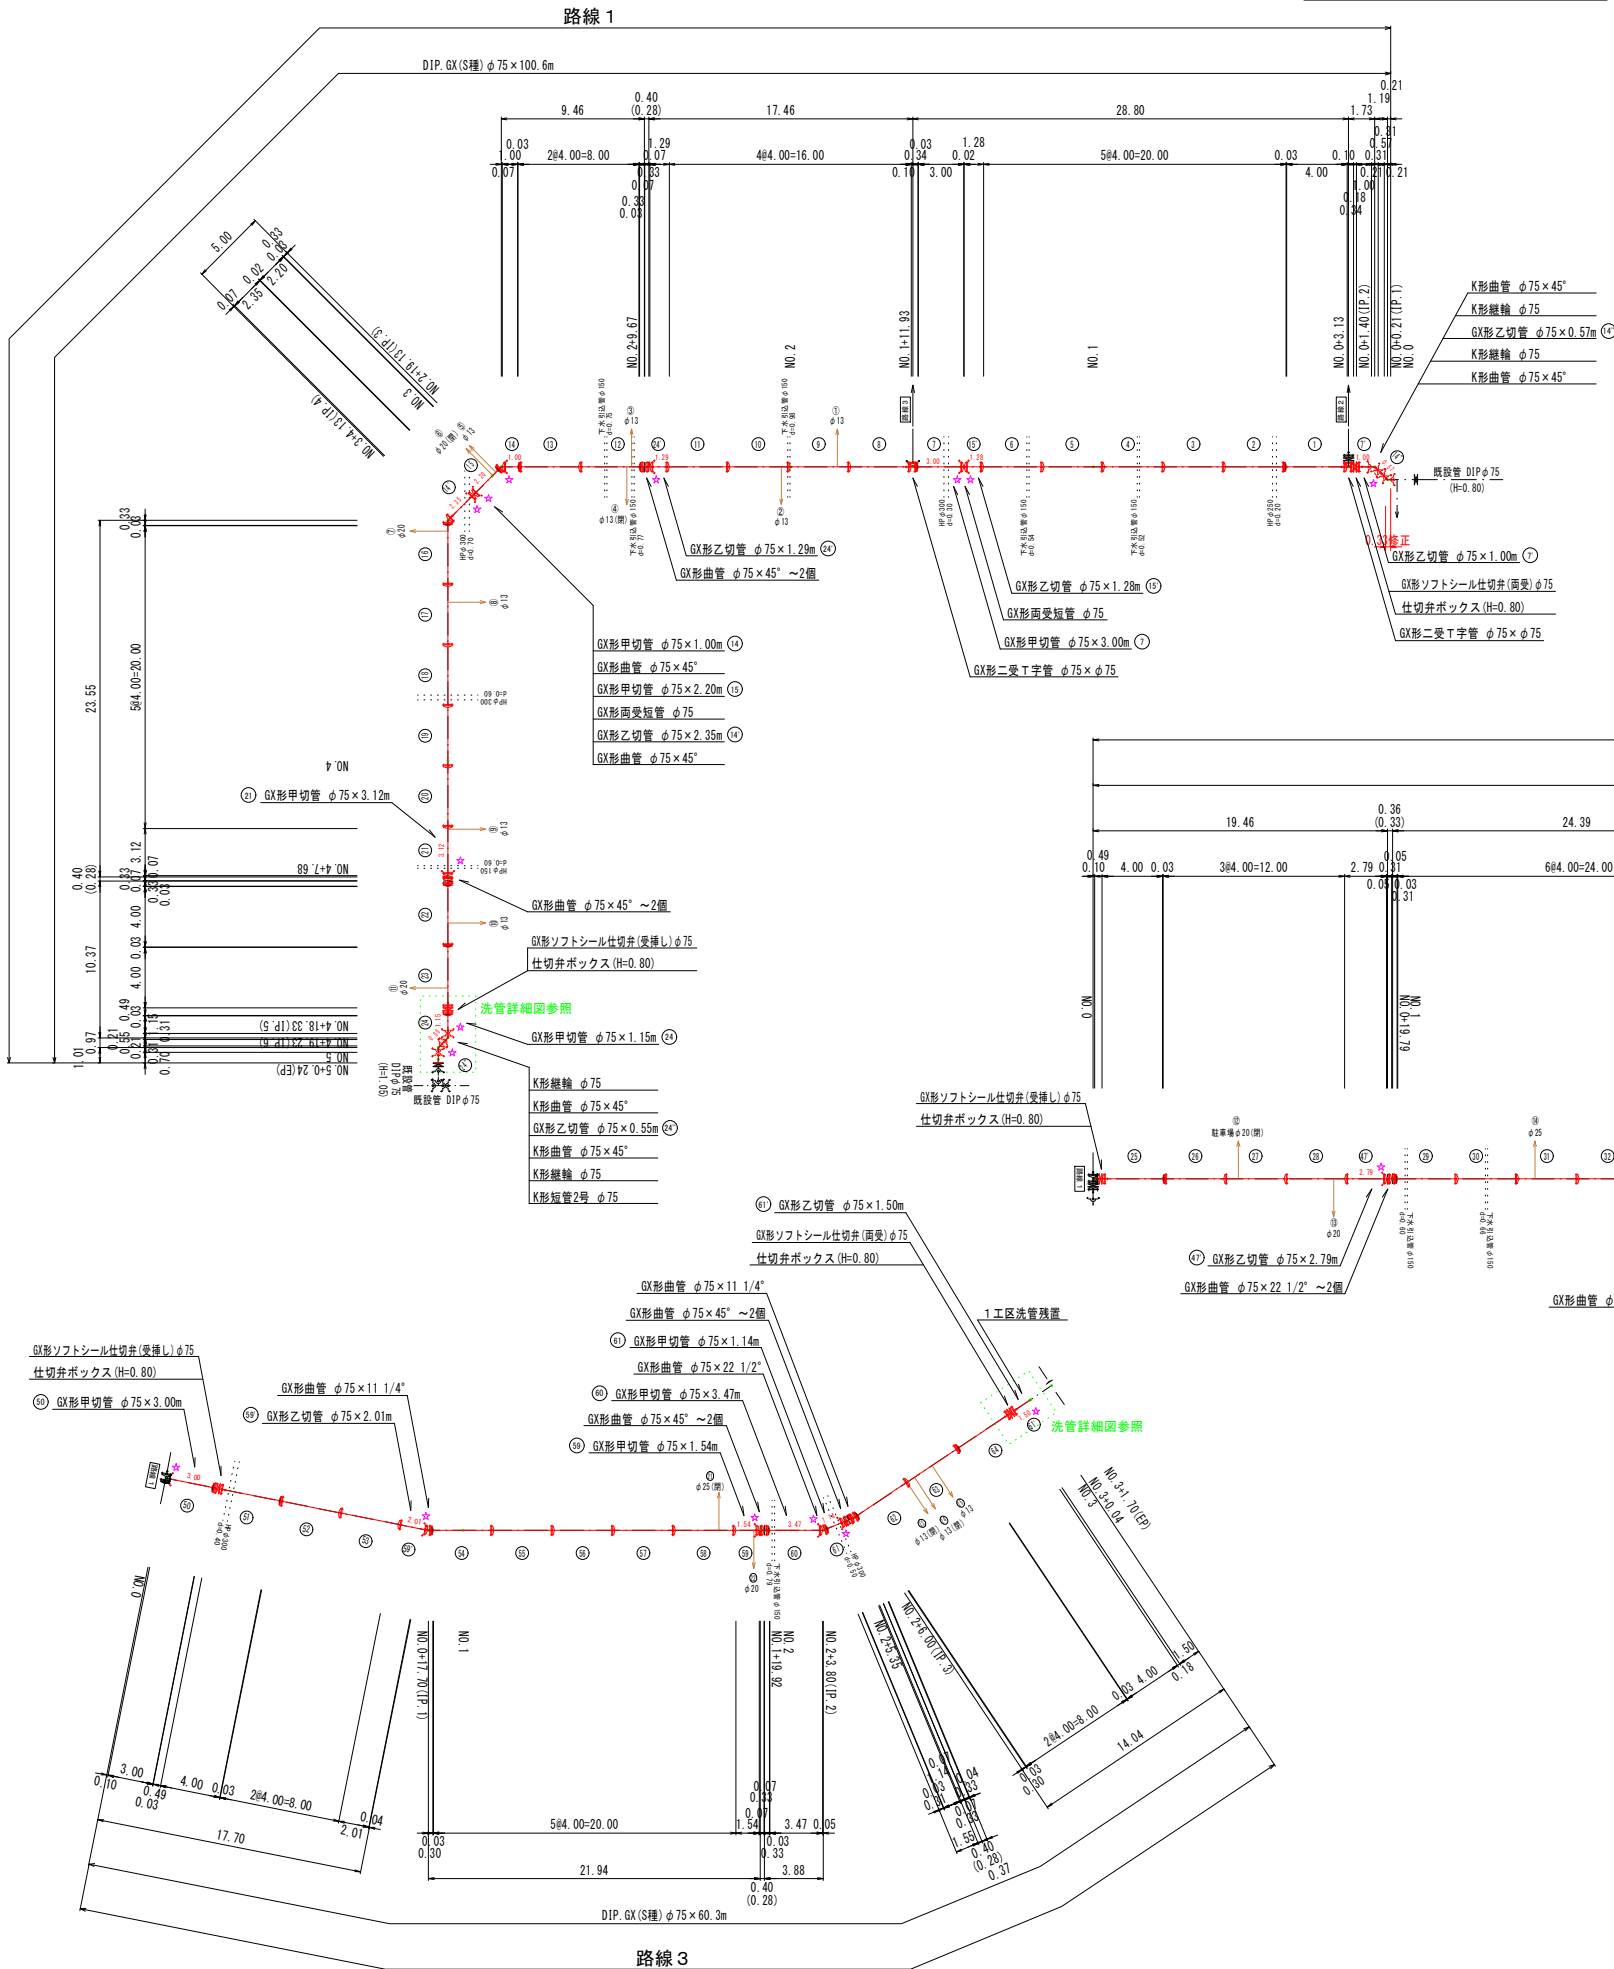

洗管詳細図

路線 1, 2, 3 共通
φ75 (H=0.80)

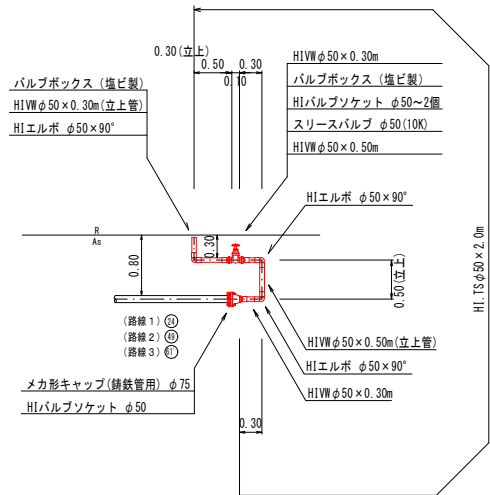

必要一体化長さ 一覧表 (0.75MPa)	
管種・(土質)	φ75・(H=0.80)
水平曲管 45° 以下	1.0m
水平曲管 45° ~ 90° 以下	1.0m
水平丁字 (三方向共通)	1.0m
管端・仕切弁部	4.5m (5.5m)

- 注: 1. 一覧表の数値は単独曲管の場合の必要一体化長さであり、複合曲管や、他異形管と連続設置する場合の必要一体化長さは異なる。
2. 図中に必要一体化長さが記されている場合は図中の値を参照する。
3. 必要一体化長さには異形管の長さは含まない。
4. 単独曲管部では曲管の両側に一体化長さを確保すること。
5. () 内の数値はポリエチレンスリーブあり (μ=0.5) の場合の一体化長さ。

凡 例	
	GX形継手 (直管) ※挿入管に挿入口有り
	GX形継手 (直管) (ライナ使用) ※挿入管に挿入口有り
	G-Link継手 (異形管) (G-Link使用) ※挿入管に挿入口無し
	GX形継手 (異形管) (接合材料使用) ※挿入管に挿入口有り
	鉄線管切断

仕切弁ボックス組合せ表 (φ250タイプ)		
名 称	管径・(設置高)	φ75 (H=800)
鉄蓋	150H (CVOS-216-15L)	1
上部壁	150A (NVK-25-150A N4)	1
下部壁	300C (NRVO-25-300C)	1
底板	60S (NRVO-25-60S)	1

図面番号	第 2 号	図面総数	第 5 葉
工事名称	斉田大堤西11号線外配水管布設替工事		
図 名	管割図		縮尺 250 分の 1
作成年度	令和 8 年度	所属年度	令和 8 年度
係 員	課 長	副課長	係 長
			設 計
			製 図
			照 査
鳴 門 市 企 業 局 水 道 事 業 課			


横断図 S=1:100

路線 1


路線 2

路線 3


No. 3

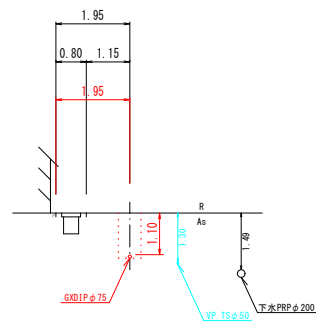


No. 2

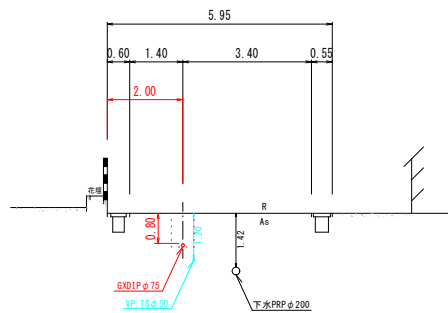


No. 1

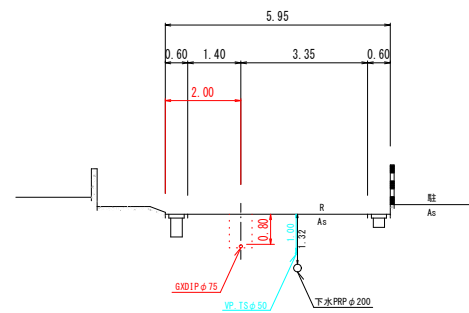


No. 0

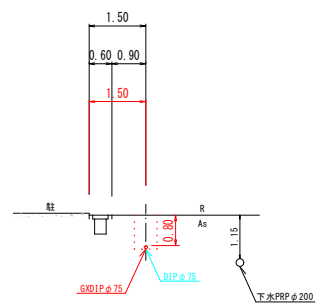


No. 5+0.24 (EP)

 


No. 5

 


No. 4

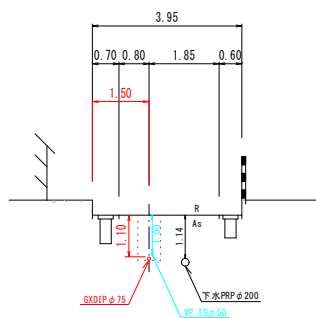


No. 3

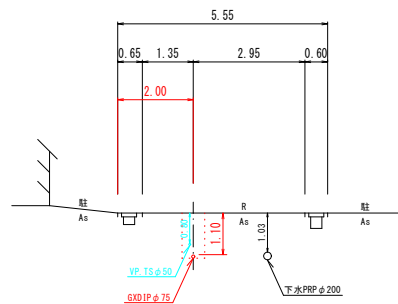


No. 2

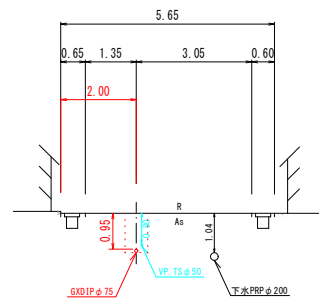


No. 1

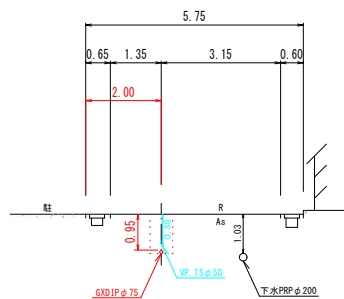


No. 0

 


No. 5+3.81 (EP)

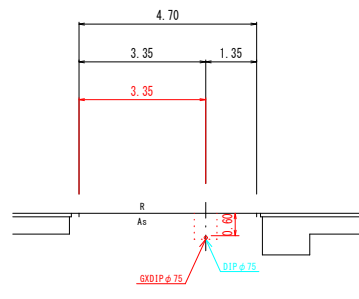


No. 5

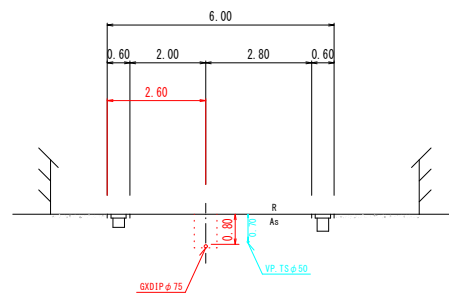


No. 4

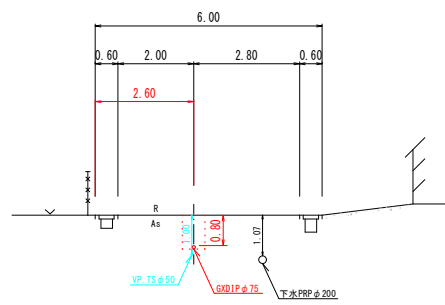

No. 2

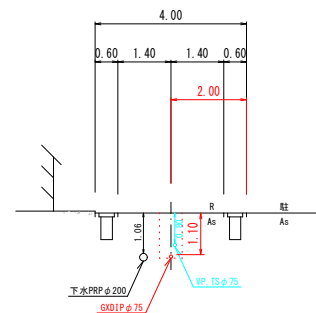


No. 1

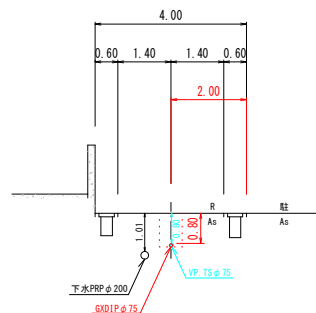


No. 0

No. 3+1.70 (EP)

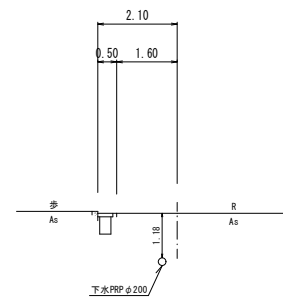


No. 3

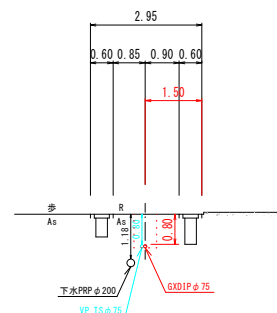


図面番号	第 3 号		図面総数		第 5 葉	
工事名称	斉田大堤西11号線外配水管布設替工事					
図名	横断図					縮尺 100 分の 1
作成年度	令和 8 年度		所属年度		令和 8 年度	
係員	課長	副課長	係長	設計	製図	照査
鳴門市企業局水道事業課						

舗装復旧平面図 S=1:500

 斎田地区



凡例	名称
	密粒 t=4cm, 不陸整正 (市道)

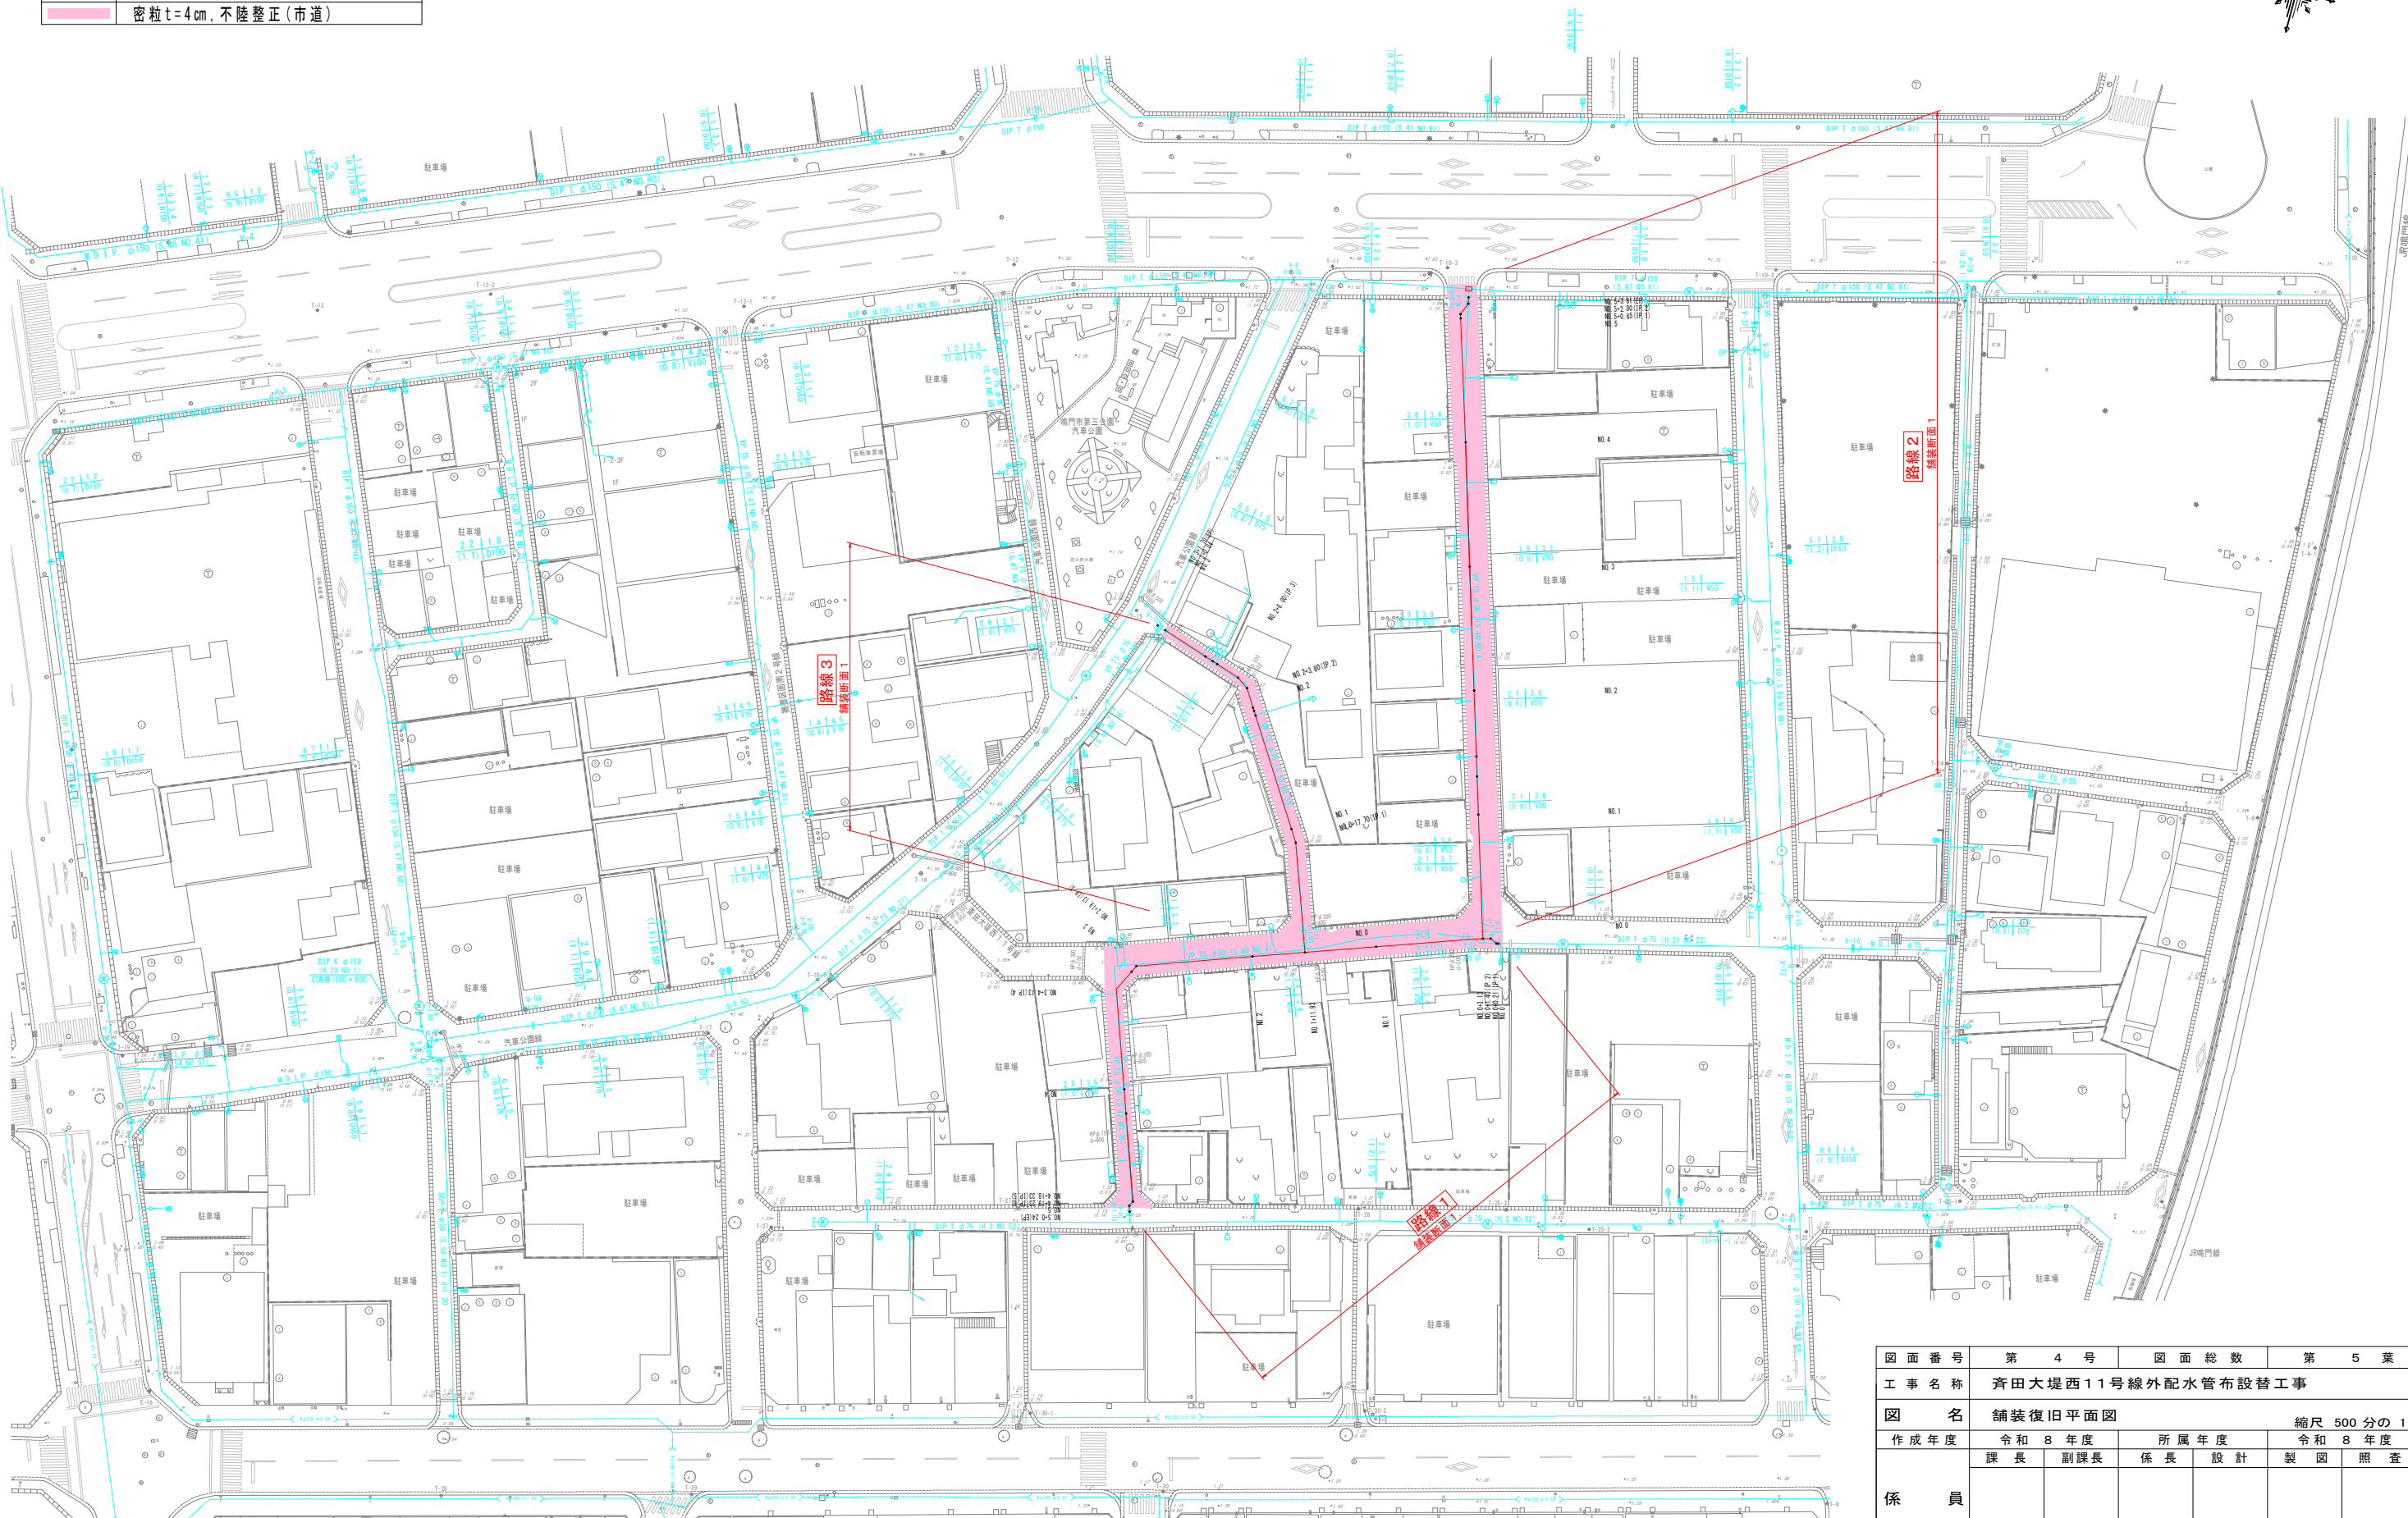

図面番号	第 4 号		図面総数		第 5 葉	
工事名称	斉田大堤西11号線外配水管布設替工事					
図名	舗装復旧平面図				縮尺 500 分の 1	
作成年度	令和 8 年度		所属年度		令和 8 年度	
係員	課長	副課長	係長	設計	製図	照査
鳴門市企業局水道事業課						

S=1 : 20



(1.0m当たり数量)



 
(1.0m当たり数量)




(1.0m当たり数量)




(1.0m当たり数量)



 
(1.0m当たり数量)



 
(1.0m当たり数量)



 
(1.0m当たり数量)



 
(1.0m当たり数量)



 (1.0m当たり数量)



 (1.0m当たり数量)



(1.0m当たり数量)

図面番号	第 5 号	図面総数	第 5 葉
------	-------	------	-------

工 事 名 称	齊田大堤西11号線外配水管布設替工事
---------	--------------------

図 名 掘削標準断面図 縮尺 20 分の 1


作成年度	令和 8 年度		所属年度		令和 8 年度	
	課長	副課長	係長	設計	制図	照査

--	--	--	--	--	--	--	--

第	六					
---	---	--	--	--	--	--


鳴門市企業局水道事業課

 仮設配管平面図 S=1:500
斎田地区




図面番号	参考図第 1 号	図面総数	参考図第 3 葉
工事名称	斎田大堤西11号線外配水管布設替工事		
図名	仮設配管平面図		
作成年度	令和 8 年度	所属年度	令和 8 年度
係員	課長	副課長	係長 設計 製図 照査
鳴門市企業局水道事業課			

S=Free

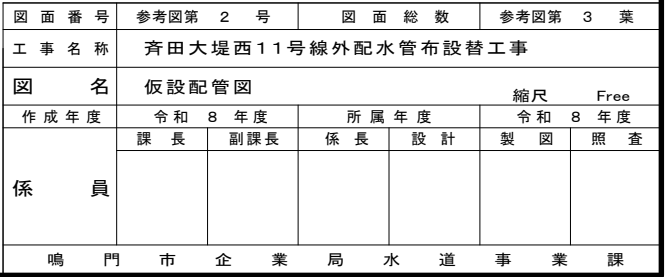


舗装復旧展開図 S=1:200

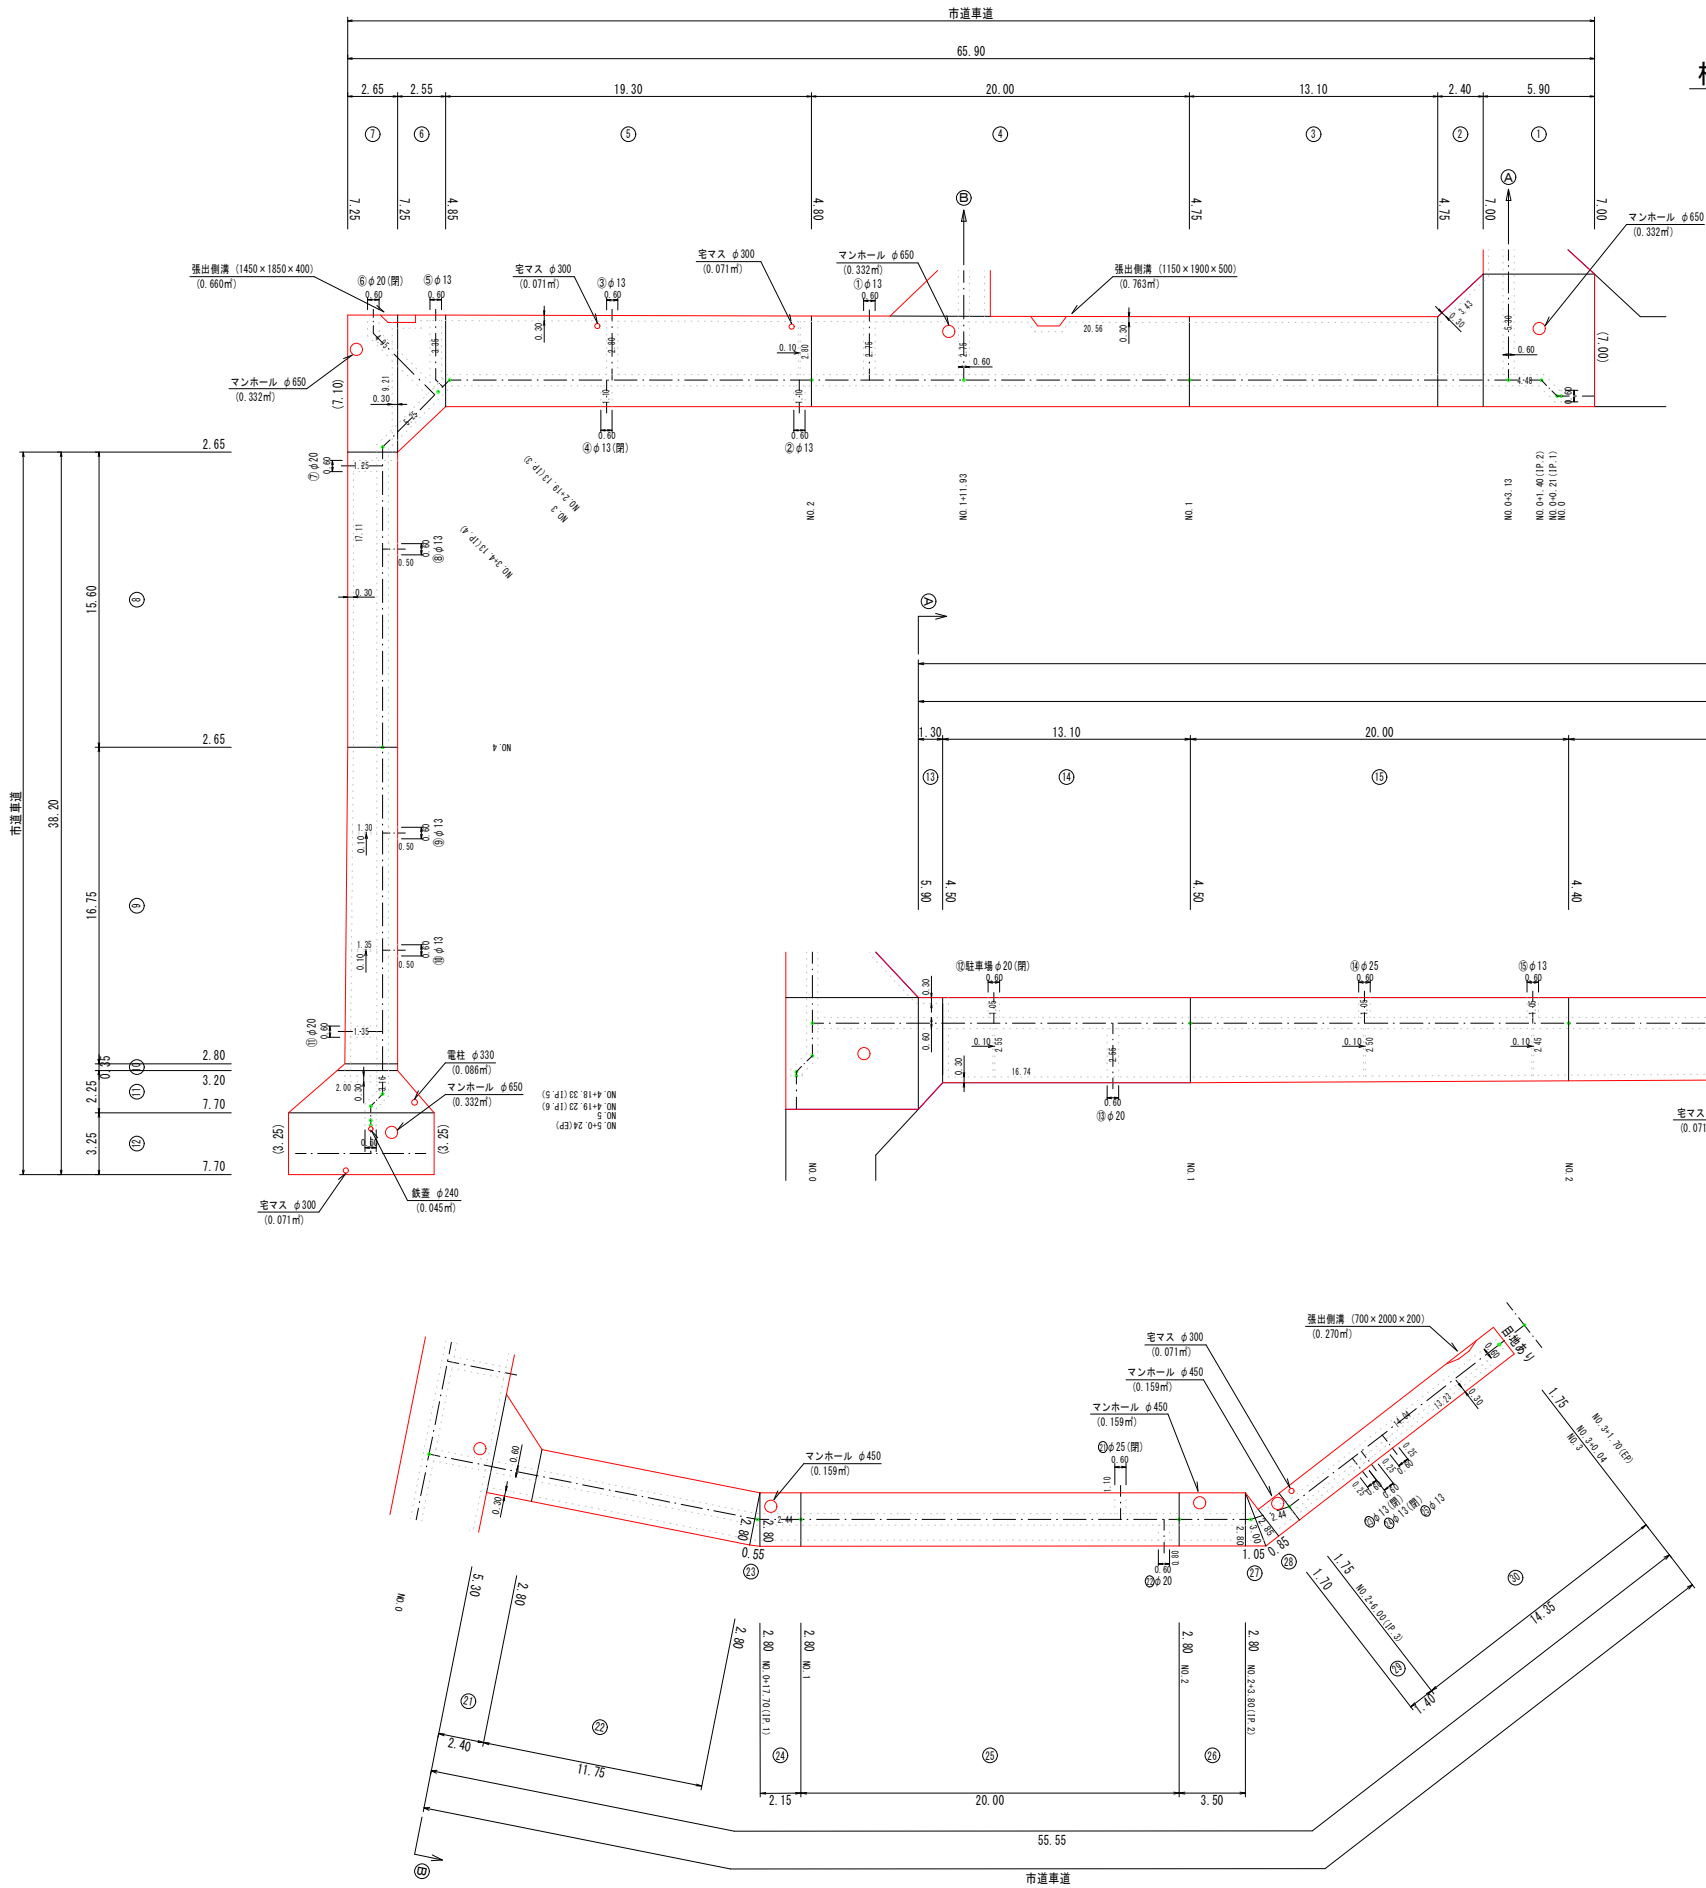


横断歩道 (実線・白線・W=45cm)

 路線 2 NO. 5+3.81 (EP) 付近
施工延長L= 3.00×4 = 12.00m
施工延長L= 1.30×1 = 1.30m
施工延長L= 1.10×1 = 1.10m
合計 L = 14.40m




横断歩道有 (白線)

路線 2 NO. 3 付近 ×2
計 2箇所
面積=1.310㎡ 幅15cm換算施工実延長 L=8.73m

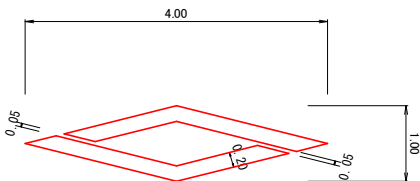


停止線 (実線・白線・W=45cm)

 路線 2 NO. 5+3.81 (EP) 付近 施工延長L= 2.50m
合計 L= 2.50m




区画線数量集計表

指示表示	種 別	規 格	面 積 (m ²)	巾15cm換算 施工実長(m)	施工箇所数 (力所)	施工延長(m)	合 計(m)	改 め
	横断歩道有り	記号・白線	1.310	8.73	2	17.46	17.46	17
	停止線	W=45cm・実線・白線				2.50		
	横断歩道	W=45cm・実線・白線				14.40	16.90	17

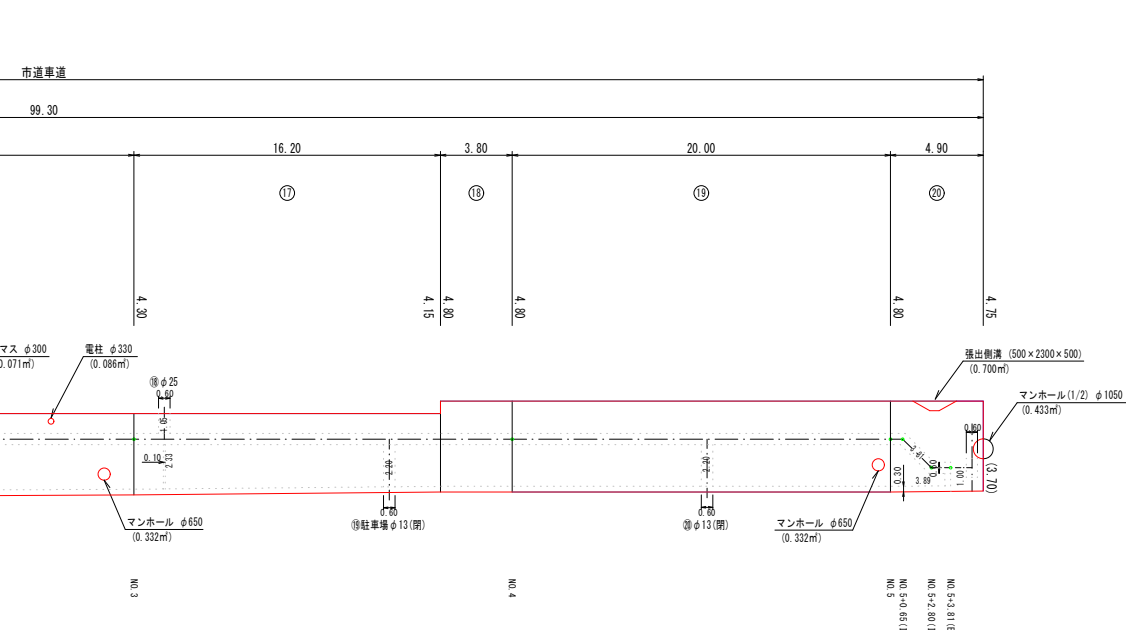


(市道部) 舗装断面 1

(復旧前)

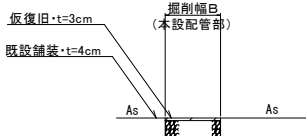

(復旧後)

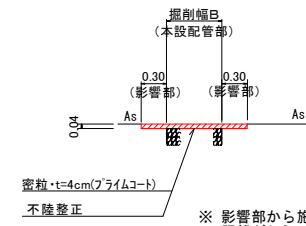

※ 影響部から施工目地までの距離が1.2m以内の場合は 全面復旧します

図 面 番 号	参考図第 3 号	図 面 総 数	参考図第 3 葉
工 事 名 称	斉田大堤西11号線外配水管布設替工事		
図 名	舗装復旧展開図		
作成年度	令和 8 年度	所 属 年 度	令和 8 年度
係 員	課 長	副課長	係 長
	設 計	製 図	照 査
鳴 門 市 企 業 局 水 道 事 業 課			